


NOTE:



INTERVENTI IN VARIANTE

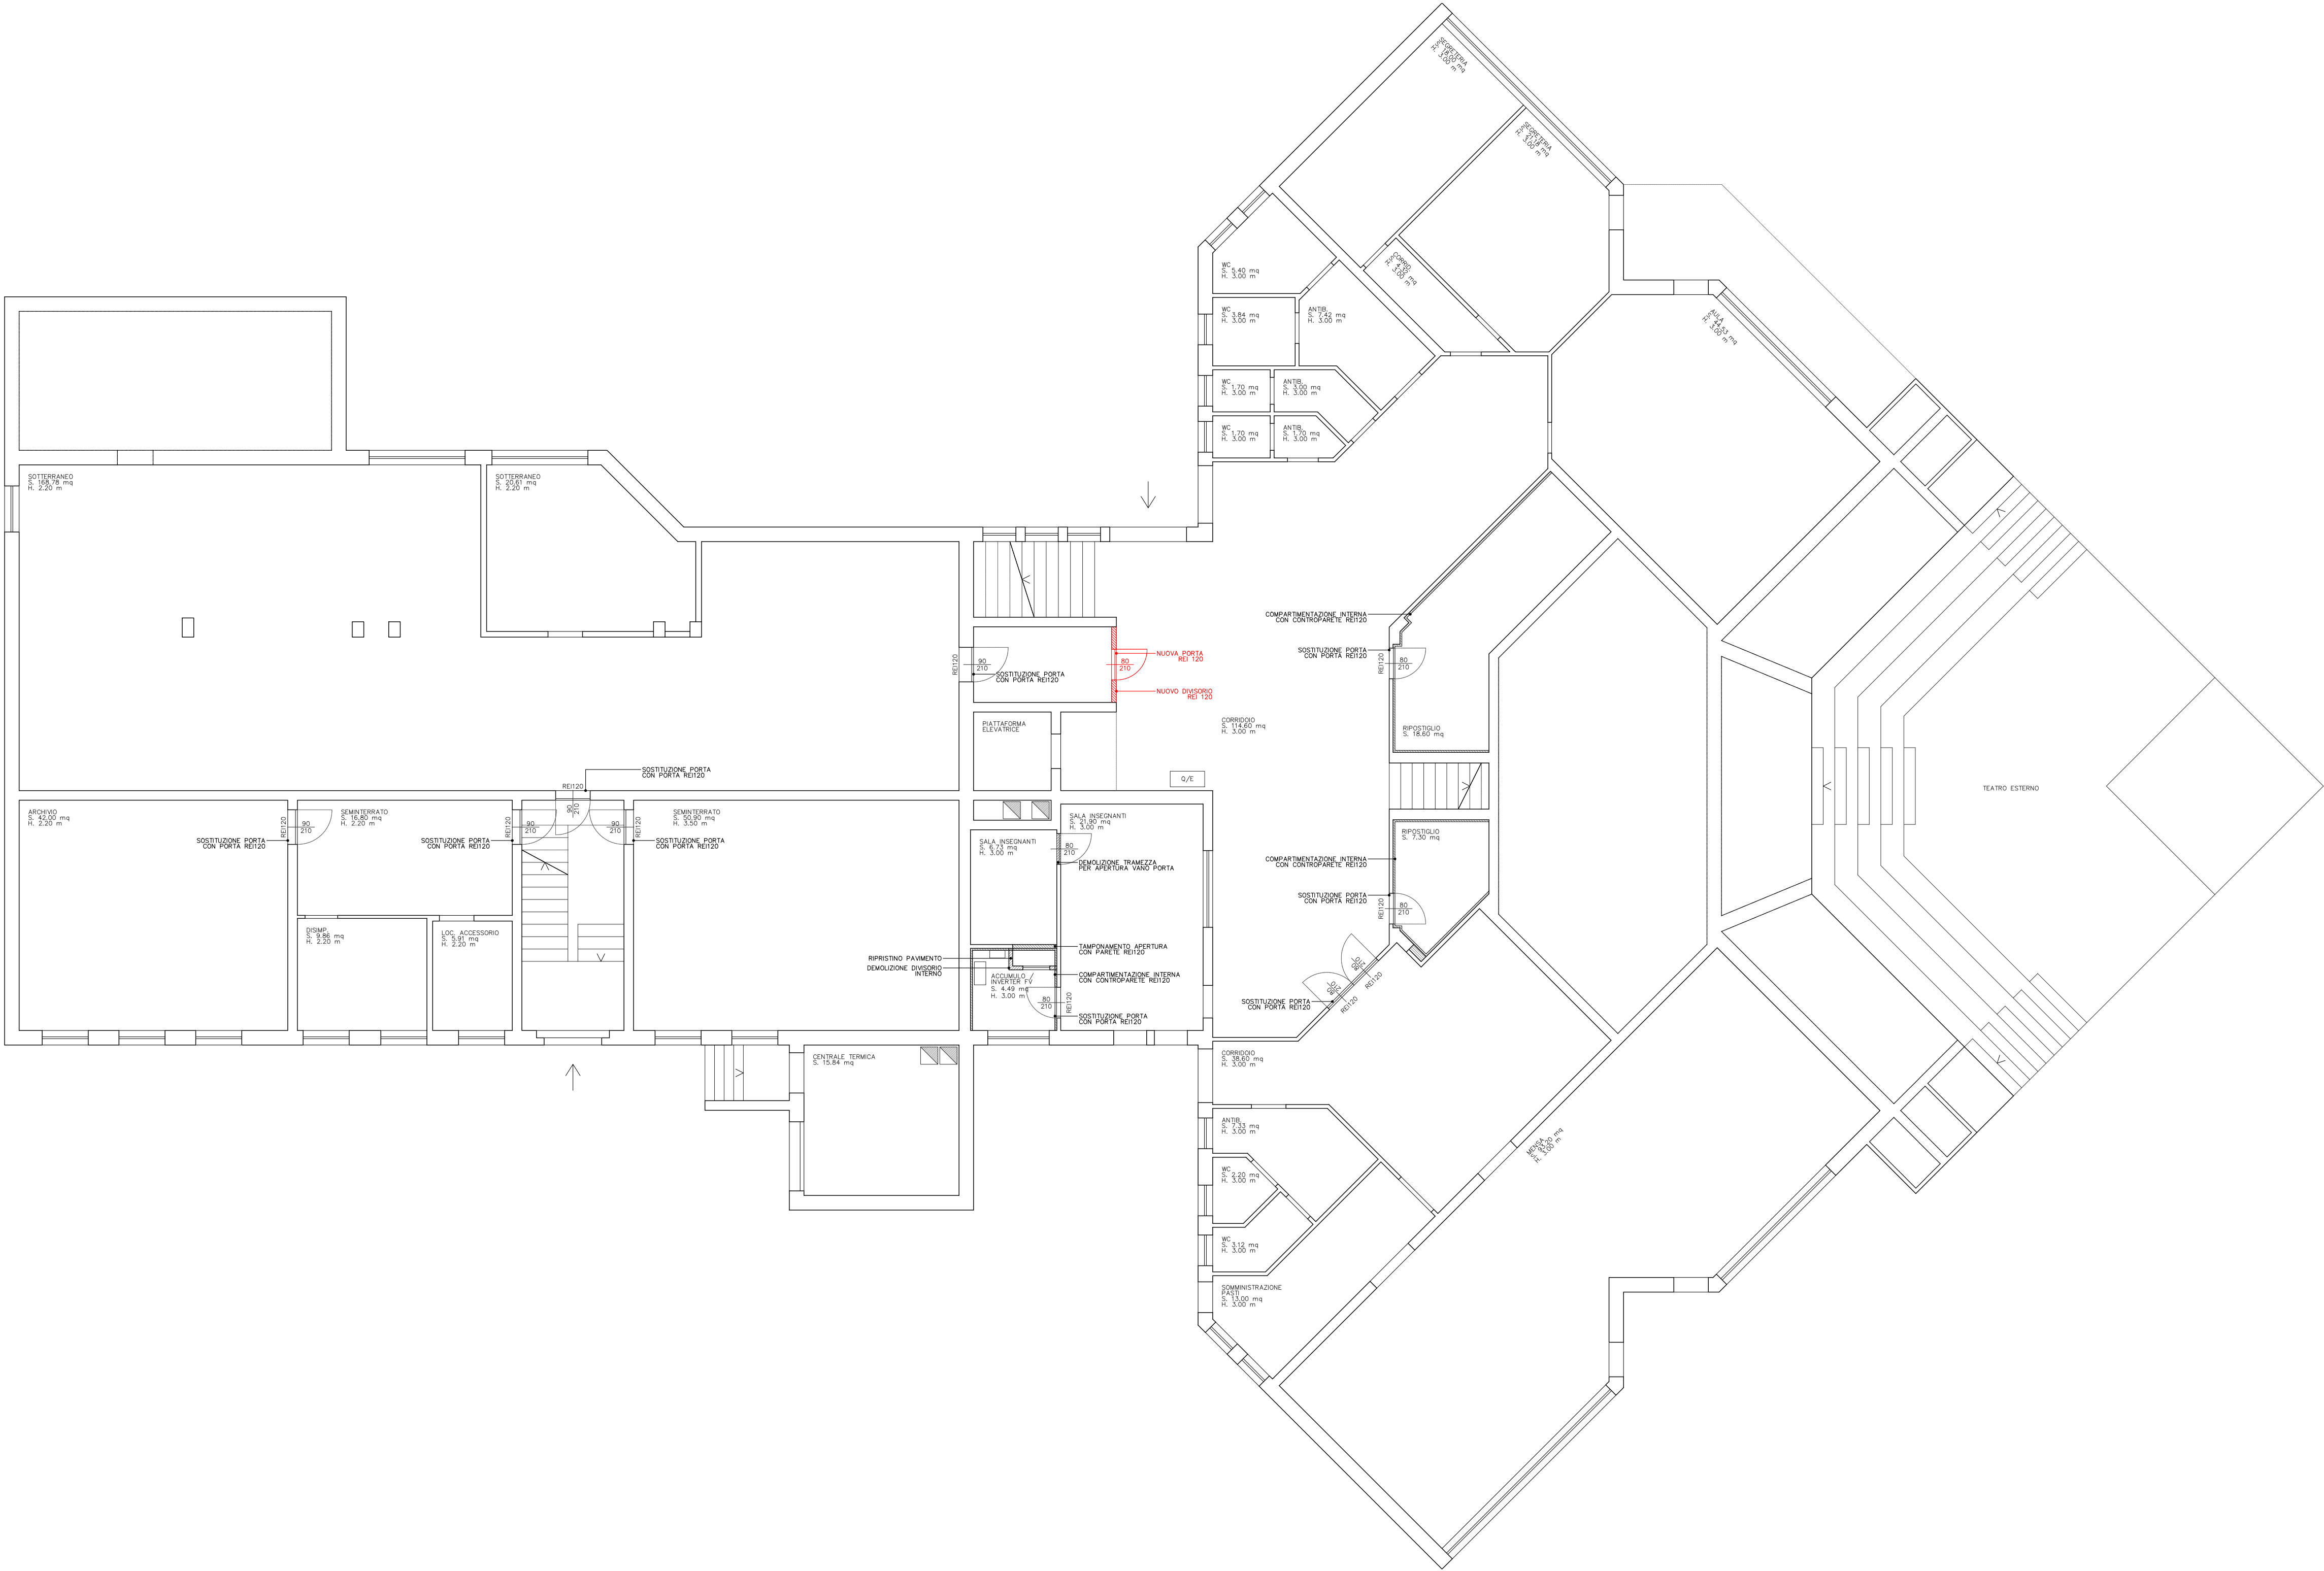

COMUNE DI DOSOLO -- PROVINCIA DI MANTOVA

LAVORI EDILI ED IMPIANTISTICI DI ADEGUAMENTO ALLA NORMATIVA ANTINCENDIO DELLA SCUOLA SECONDARIA DI PRIMO GRADO DI DOSOLO

PIANO NAZIONALE DI RIPRESA E RESILIENZA
Missione 4 – Istruzione e Ricerca – Componente 1 – Potenziamento dell’offerta dei servizi di istruzione: dagli asili nido alle Università – Investimento 3.3 “Piano di messa in sicurezza e riqualificazione dell’edilizia scolastica”, finanziato dall’Unione europea – Next Generation EU.

PROGETTO ARCHITETTONICO E DIREZIONE LAVORI	MARCO MALACARNE ARCHITETTURA Arch. Marco Malacarne
PREVENZIONE INCENDI	STUDIO ASSOCIATO PERLINI Per. Ind. Francesco Perlini
PROGETTAZIONE IMPIANTISTICA E DIREZIONE LAVORI IMPIANTISTICA	STUDIO ASSOCIATO PERLINI Per. Ind. Francesco Perlini
COORDINAMENTO SICUREZZA	MARCO MALACARNE ARCHITETTURA Arch. Marco Malacarne

Rev.	Data	Descrizione	Note
01	05 / 2026	Emissione per consegna progetto ESECUTIVO	
01	10 / 2026	Emissione per consegna VARIANTE N.01	

Tutte le misure devono essere verificate in sito dall'impresa. Dovranno essere verificate eventuali interferenze, problematiche e la rispondenza con le tavole architettoniche. Prima della realizzazione di tutte le lavorazioni, l'impresa è tenuta a rilevare le misure sul luogo e redigere i costruttivi di officina da sottoporre alla d. Il contenuto di questo documento è da ritenersi riservato e non può essere divulgato a terzi senza un'autorizzazione formale della proprietà e dei progettisti, anche in caso di autorizzazione è obbligatorio citare la committenza, il progettista e l'esecutore. La proprietà artistica di questi elaborati è protetta a norma degli artt. 1 e seguenti del r.d. 07/11/1925 sul diritto d'autore.



COMITENTE:
COMUNE DI DOSOLO
P.zza Giuseppe Garibaldi, 3 - 46030

RUP:
ARCH. STEFANO IATTONI
Ufficio Lavori Pubblici

CUP:
F38H25002790001

FASE / AMBITO
PROGETTO ESECUTIVO - VARIANTE N.01
ARCHITETTONICO

ELABORATO
PLANIMETRIA
GENERALE
INTERVENTI
- PT

SCALA
1:100
CODICE ELABORATO
AE_013-V1